



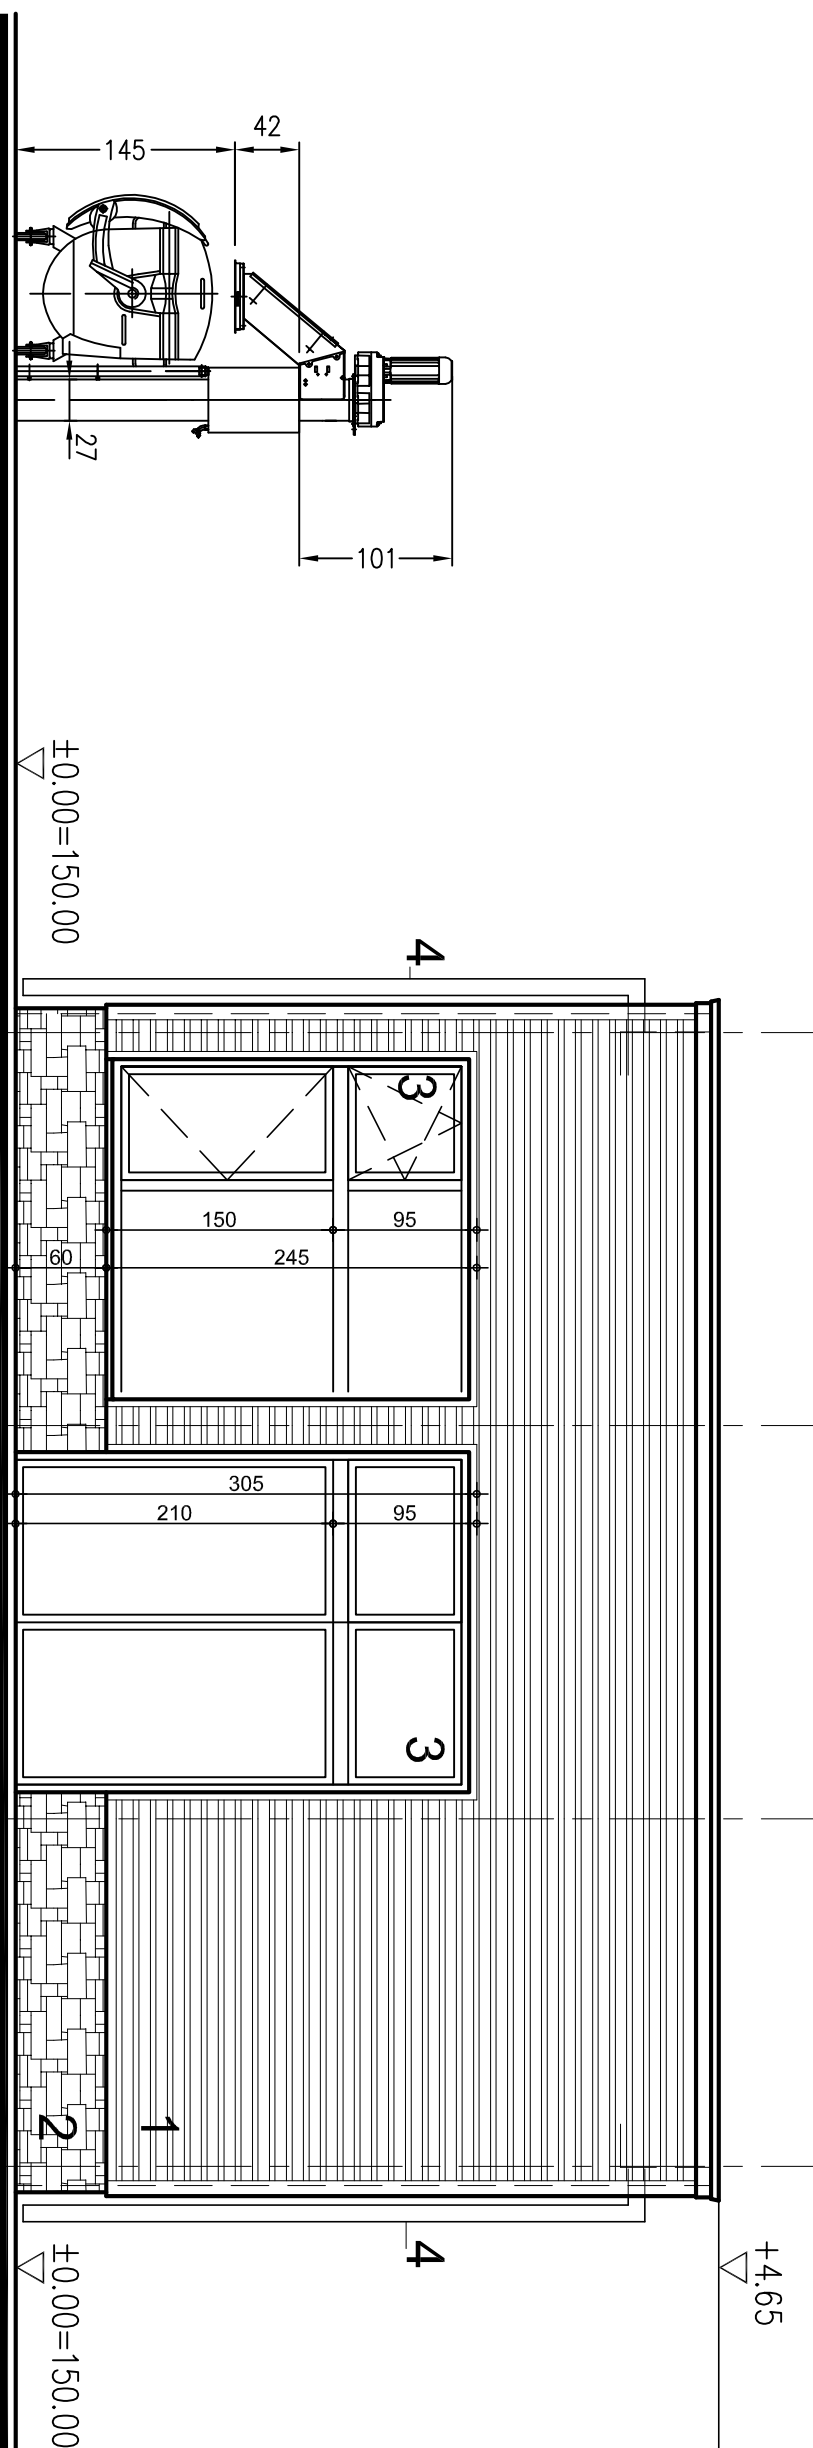

ИЗГЛЕД ОТ ЮГО-ЗАПАД М1:50

МАТЕРИАЛИ: 1. ОБЛИВКА ОТ ПРОФИЛРАНА ДАМАРИНА ЛТ 27-1 2. ОБЛИВКА КАМЪК
3. СТОМАНЕНА ДОГРАМА 4. ВОДОСТОЧНО ТРЪБА PVC

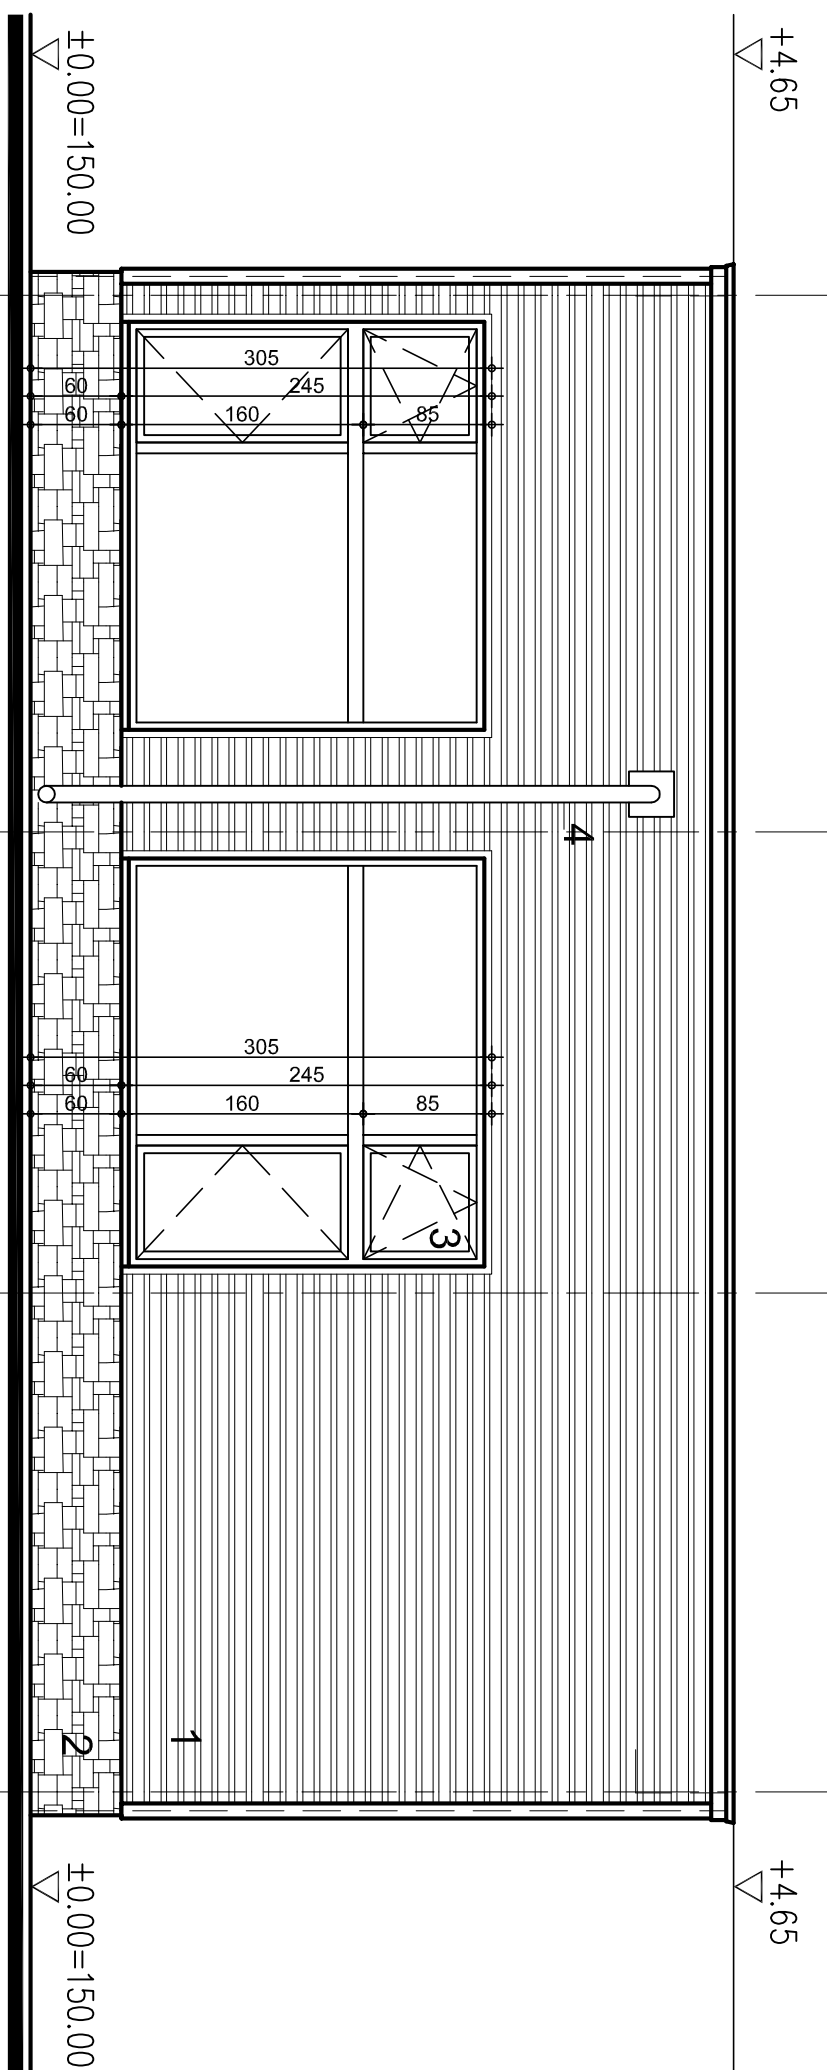

ИЗГЛЕД ОТ ЮГО-ИСТОК М1:50
МАТЕРИАЛИ: 1. ОБЛИВКА ОТ ПРОФИЛИРАНА ПАМЯРИНА ЛТ 27-1 2. ОБЛИВКА КАМКЪ
3. СТОМАНЕНА ДОГРАМА 4. ВОДОСТОЧНО ТРЪБА PVC

Rev. E			
Rev. D			
Rev. C			
Rev. B			
Rev. A	_____, 2008	_____, _____	_____, _____

ALL RIGHTS RESERVED | This drawing and the information contained therein is the property of Joint Venture. No part of this drawing may be reproduced, stored in a retrieval system, or transmitted in any form, or by any means, electronic, mechanical, photocopying, recording or otherwise, without the prior permission of the copyright holder.

MINISTRY OF ENVIRONMENT AND WATER
Directorate "European Union Funds for Environment"
ISPA Measure No 2002/BG/16/P/PE/018



FINAL APPROVAL

CONSULTANT -
JOINT VENTURE

DIWI Consult
International GmbH
LEADING PARTNER



LOPP

PROJECT
SHOUMEN WATER CYCLE IMPROVEMENTS - BULGARIA

ОБЕКТ	Lot No 1 : Network Design ПОДВЪРЖЕНИЕ НА ВОДНИЯ ЦИКЪЛ НА ГР. ШУМЕН-БЪЛГАРИЯ Лот № 1 Проект на мрежата
-------	---

ЧАСТ	SEWERAGE PUMP STATION	КАНАЛИЗАЦИОННА ПОМПЕНА СТАНЦИЯ
------	-----------------------	--------------------------------

DRAWING TITLE	ELEVATION SOUTH-WEST ELEVATION SOUTH-EAST
СЪДЪРЖАНИЕ	ИЗГЛЕД ОТ ЮГО-ЗАПАД ИЗГЛЕД ОТ ЮГО-ИСТОК

	ARCHIVE	
	APXIB	
	PART	ARCHITECTURE
	UACT	APXITECTYPA

TEAM LEADER / КОМАНДИР ГРУППИ	C. HAMILTON / К. ХАМИЛТОН	COORDINATED / СЪОДИНАВАЩ	G. SUP. / Г.З.	PHASE / ФАЗА	DD / PT
TASK / ЗАДАЧА	R. KOTHE / Р. КОТНЕ	TECHN. / ТЕХН.	EL. / ЕЛ.	SCALE / МАЩАБ	1 : 50
PROJECT / ПРОЕКТ	P. KOTE / П. КОТЕ				
MENTOR / МЕНТОР					

DESIGNER	dip.arch.O.DYAKOVA	ARCH.	SCADA	DATE	05.2008
ИПОКТАИТ	apx.OJIT A ДИКОБА	АРХ.	КНИЖА	ДАТА	
DESIGNER		CONSTR.	ИВ	REVISION	

ИДЕНТИФИКАЦИЯ	КОД ИДЕНТИФИКАЦИИ	ОБЪЕМ	ЕДИНИЦА ИЗМЕРЕНИЯ
VP BII	22224	2000000	0

9	10	11	
---	----	----	--